


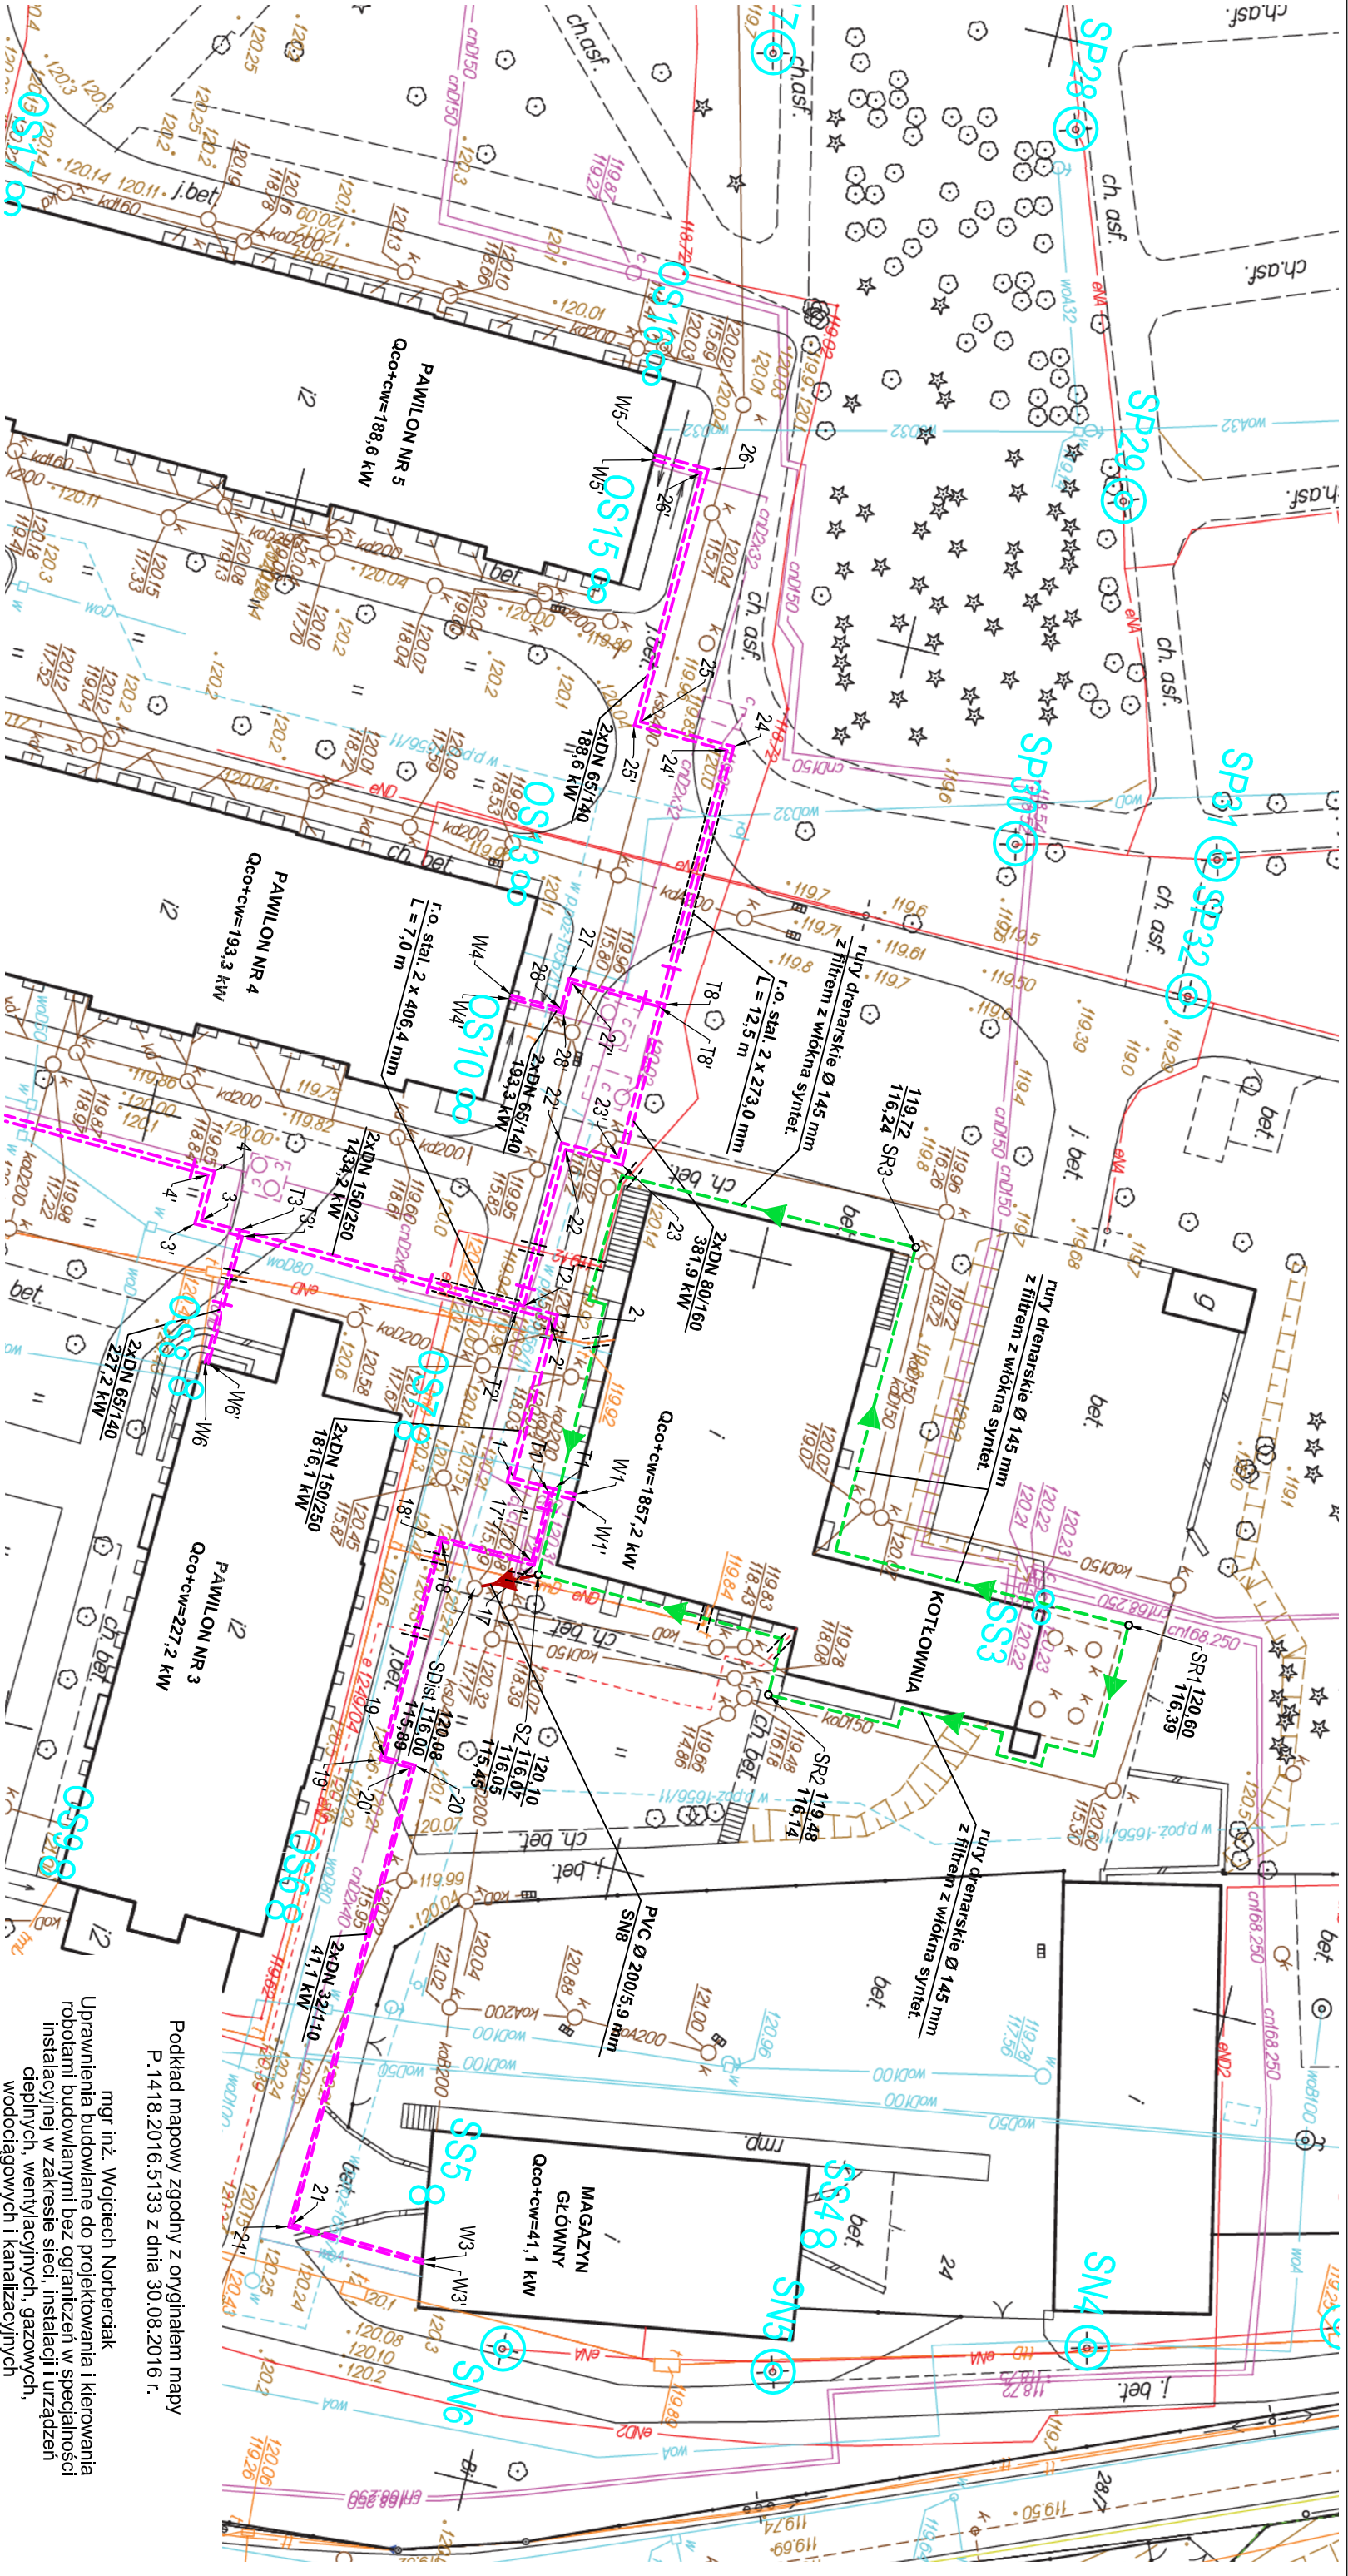

UZBROJENIE PROJEKTOWANE

- projektowana lokalna sieć ciepłownicza
- projektowany drenaż
- projektowana armatura odcinająca przeizolowana
- projektowane wejścia i wyjścia projektowanej sieci ciepłowniczey z budynków
- W1, W1'...
- projektowane wejścia i wyjścia projektowanej sieci ciepłowniczey z budynków
- T1, T1'...
- projektowane trójniki przeizolowane (odgałęzienia)
- 1, 1'...
- projektowane załamania projektowanej sieci ciepłowniczey (tuki przeizolowane)
- SZ
- projektowana studnia zbiorcza drenarska z osadnikiem Ø 600 mm
- SR
- projektowane studnie rewizyjne drenarskie Ø 315 mm
- SDist
- istniejąca studnia kanalizacyjna
- projektowane rury ochronne stalowe na projektowanym ciepłociągu
- projektowane rury ochronne dwudzielne na kablu energetycznym
- projektowane rury ochronne dwudzielne na kablu telekomunikacyjnym

LEGENDA

UZBROJENIE ISTNIEJACE

- wodociąg
- kanalizacja sanitarana i kanalizacji deszczowa
- ciepłociąg
- kabel energetyczny
- kabel telekomunikacyjny
- gazociąg

 www.neon.net.pl neon@neon.net.pl Częstochowa, ul. Bór 180 42-202 Częstochowa tel./fax: +48 +34 3245 161			
Investor:	Powiat Piasieczynski, ul. Chyliczkowska 14, 05-500 Piasieczno		
Faza:	PROJEKT WYKONAWCZY		
Temat:	Termomodernizacja budynków Domu Pomocy Społecznej w Górze Kalwarii, ul. Szpitalna 1, modernizacja sieci ciepłowniczej wraz z zagospodarowaniem terenu. 05-530 Góra Kalwaria, ul. Szpitalna 1, jednostka ewidencyjna 141801_4 Góra Kalwaria; obręb 0701 m. Góra Kalwaria, działka nr ewid. 24 Budowa drenażu dla budynku kotłowni		
Projektował:	mgr inż. Wojciech Norberciak	specjalność	X 2016
Sprawił:	mgr inż. Jacek Płoszej	SLK4547/POOS/12	X 2016
Projekt zagospodarowania terenu		specjalność sanitarna	Skala 1:500
			Nr rysunku 2