


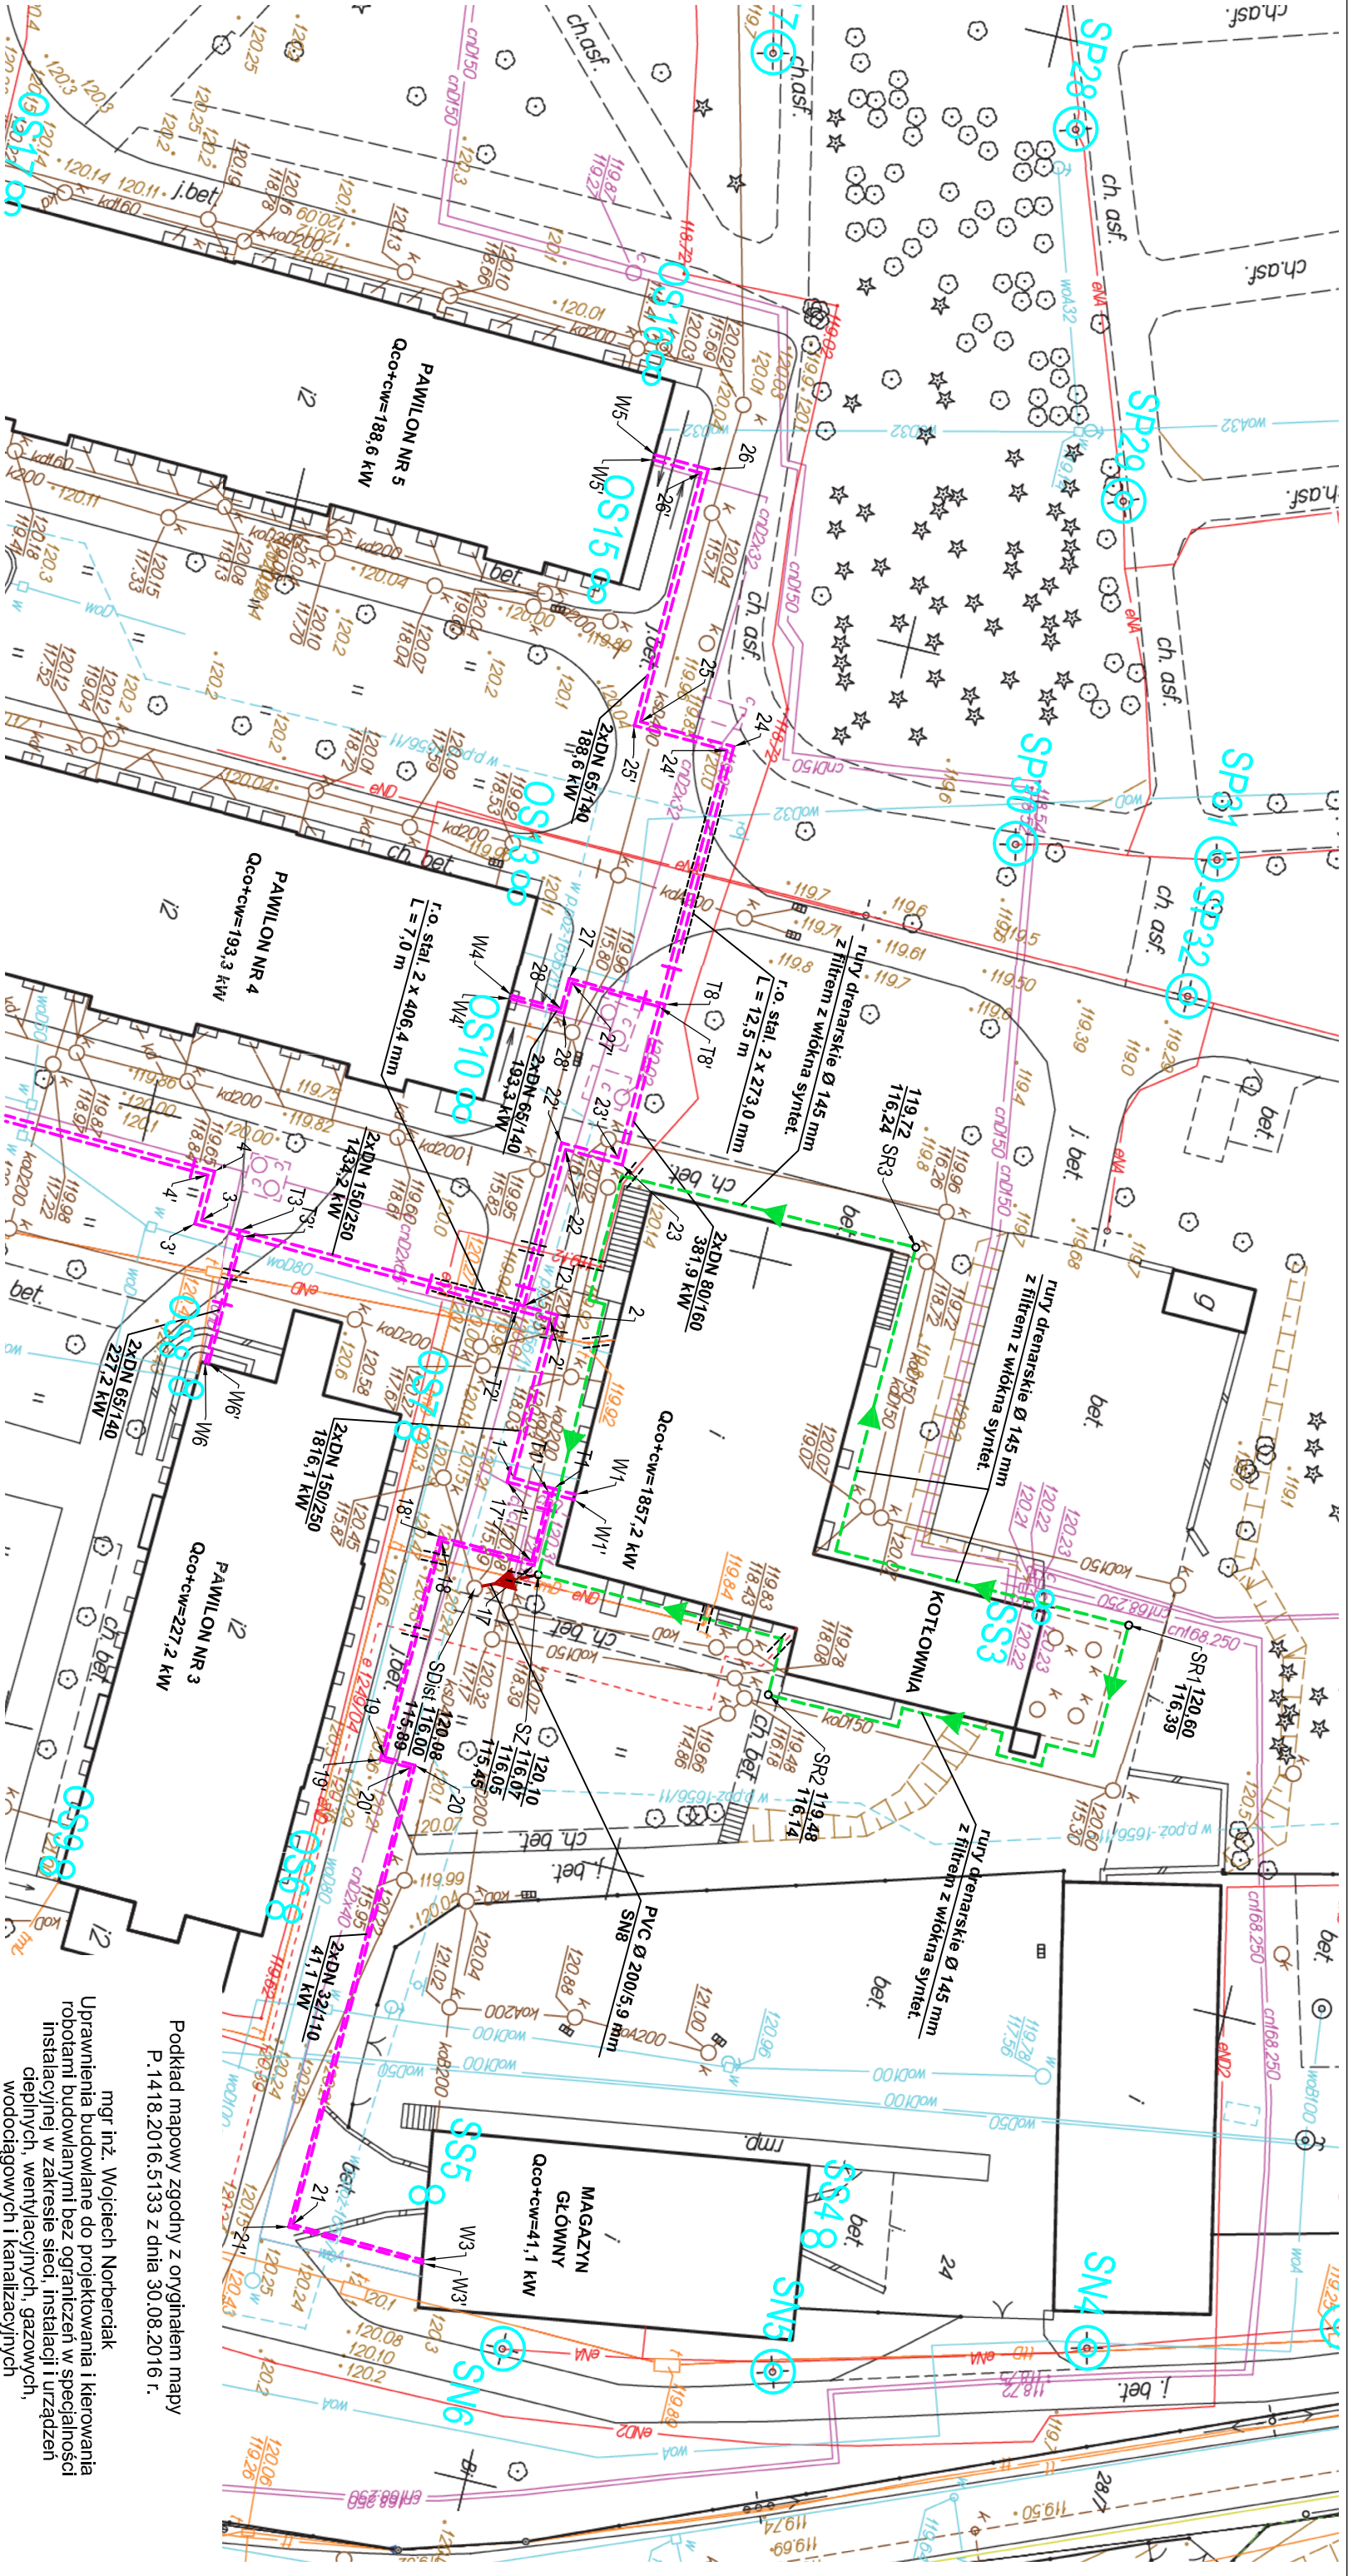

UZBROJENIE PROJEKTOWANE

- projektowana lokalna sieć ciepłownicza
- projektowany drenaż
- projektowana armatura odcinająca przeizolowana
- projektowane wejścia i wyjścia projektowanej sieci ciepłownicznej z budynków
- W1, W1'...
- projektowane wejścia i wyjścia projektowanej sieci ciepłownicznej z budynków
- T1, T1'...
- projektowane trójniki przeizolowane (odgałęzienia)
- 1, 1'...
- projektowane załamania projektowanej sieci ciepłownicznej (tuki przeizolowane)
- SZ
- projektowana studnia zbiorcza drenarska z osadnikiem Ø 600 mm
- SR
- projektowane studnie rewizyjne drenarskie Ø 315 mm
- SDist
- istniejąca studnia kanalizacyjna
- projektowane rury ochronne stalowe na projektowanym ciepłociągu
- projektowane rury ochronne dwudzielne na kablu energetycznym
- projektowane rury ochronne dwudzielne na kablu telekomunikacyjnym

LEGENDA

UZBROJENIE ISTNIEJĄCE

- wodociąg
- kanalizacja sanitarne i kanalizacji deszczowa
- ciepłociąg
- kabel energetyczny
- kabel telekomunikacyjny
- gazociąg

neon www.neon.net.pl neon@neon.net.pl		Częstochowa, ul. Bór 180 42-202 Częstochowa tel./fax: +48 +34 3245 161	
Inwestor:	Powiat Piasieczynski, ul. Chyliczowska 14, 05-500 Piasieczno	mgr inż. Wojciech Norbertak	
Faza:	PROJEKT BUDOWLANY	Uprawnienia budowlane do projektowania i kierowania robotami budowlanymi bez ograniczeń w specjalności instalacyjnej w zakresie sieci, instalacji i urządzeń cieplnych, wentylacyjnych, gazowych, wodociągowych i kanalizacyjnych nr ewidencyjny SLK/1372/PWOS/06	
Temat:	Termomodernizacja budynków Domu Pomocy Społecznej w Górze Kalwarii, ul. Szpitalna 1, modernizacja sieci ciepłownicznej wraz z zagospodarowaniem terenu, 05-530 Góra Kalwaria, ul. Szpitalna 1, jednostka ewidencyjna 141801_4 Góra Kalwaria; obręb 0701 m. Góra Kalwaria, działka nr ewid. 24 Budowa drenażu dla budynku kotłowni	Podkład mapowy zgodny z oryginałem mapy P.1418.2016.5133 z dnia 30.08.2016 r.	
Projektował:	mgr inż. Wojciech Norbertak	SLK/1372/PWOS/06	specjalność sanitarna
Sprawił:	mgr inż. Jacek Płoszaj	SLK/4547/PWOS/12	specjalność sanitarna
Projekt zagospodarowania terenu		Skala 1:500	Nr rysunku 2