

MAPA DO CELÓW PROJEKTOWYCH

Skala 1:500

Wólka Kozodawska; ul. Główna

Oznaczenie kancelaryjne pracy geodezyjnej		GEK.6640.2999.2020	
Powiat		piaseczyński	
Jednostka ewidencyjna		Identyfikator	141804_5
		Nazwa	Wólka Kozodawska
Obręb ewidencyjny		Identyfikator	141804_5.0038
		Nazwa	Krupia Wólka
Układ współrzędnych		Prostokątnych	2000 strefa 7
		Wysokościowy:	PL-EVRF2007-NH
Mapa została zaktualizowana w zakresie oznaczonym kolorem		zielonym	Dnia: 07.07.2020r.
Ustalenie obciążeń przedmiotowych działek służebnościami gruntowymi		BRAK	
Informacja o użytkach nie ujawnionych w ewidencji gruntów i budynków		BRAK	
Nie wyklucza się istnienia w terenie innych, nie wykazanych na niniejszej mapie urządzeń podziemnych, które nie były zgłoszone do inwentaryzacji, lub o których brak informacji w instytucjach branżowych			
Mapę wykonano w:		Geodeta	
GEOalpin sp. z o.o. ul. Kolektorska 12/1, 01-692 Warszawa NIP 5272708810, REGON 147080255 tel. 22 299 07 08, www.geoalpin.pl		GEODETA inż. Jacek Mordak 07.07.2020r.	

Poświadczam, że niniejszy dokument został opracowany w wyniku prac geodezyjnych i kartograficznych, których rezultat zawiera operat techniczny wpisany do ewidencji materiałów państwowego zasobu geodezyjnego i kartograficznego	
Organ prowadzący państwowy zasób geodezyjny i kartograficzny	STAROSTA PIASECZYŃSKI
Identyfikator ewidencyjny materiału zasobu - operatu technicznego	P.1418.2020.44.85
Data wpisania operatu technicznego do ewidencji materiału zasobu	04.08.2021
Imię i nazwisko, data i podpis osoby reprezentującej organ	04.08.2021 Z up. Starosty Piaseczyńskiego

Ewa Wyśniewska
Inspektor Wydziału Geodezji i Katastru

uzgodniam projekt
oświetlenia zewnętrznego

URZĄD MIASTA I GMINY PIASECZNO
05-500 Piaseczno, ul. Kościuski 5
Wydział Inwestycji Drogowych
i Inżynierii Ruchu
tel. 22 70 17 500 -2-

INSPEKTOR
mgr inż. Konrad Mieczkowski


LEGENDA:

DROGI

- proj. jezdnia bitumiczna
- proj. pierścień ronda z kostki kamiennej
- proj. wyspa kanalizująca z kostki betonowej
- proj. ścieżka pieszo-rowerowa bitumiczna
- proj. chodnik z kostki betonowej
- proj. przejazd rowerowy (nawierzchnia w kolorze czerwonym)
- proj. zieleniec
- proj. płytki sygnalizacyjne
- proj. oś drogi
- proj. krawężnik ścieżki pieszo-rowerowej/chodnika (obrzeże chodnikowe)
- proj. krawężnik jezdni (brak krawężnika)
- proj. pobocze (brak krawężnika)
- proj. krawężnik wystający
- proj. krawężnik na płask
- proj. krawężnik obniżony
- proj. granica robót
- ist. granica pasa drogowego dróg powiatowych
- proj. granica pasa drogowego dróg powiatowych (linia podziału działek)

INSTALACJE ELEKTRYCZNE

- rozbiórka istn. urządzeń sieci elektroenergetycznej
- proj. sieć el-en oświetleniowa YAKXS 4x35 mm²; L=trasy/kabla
- proj. sieć el-en słup oświetleniowy
- proj. urządzenie sieci el-en rura osłonowa / przecisk

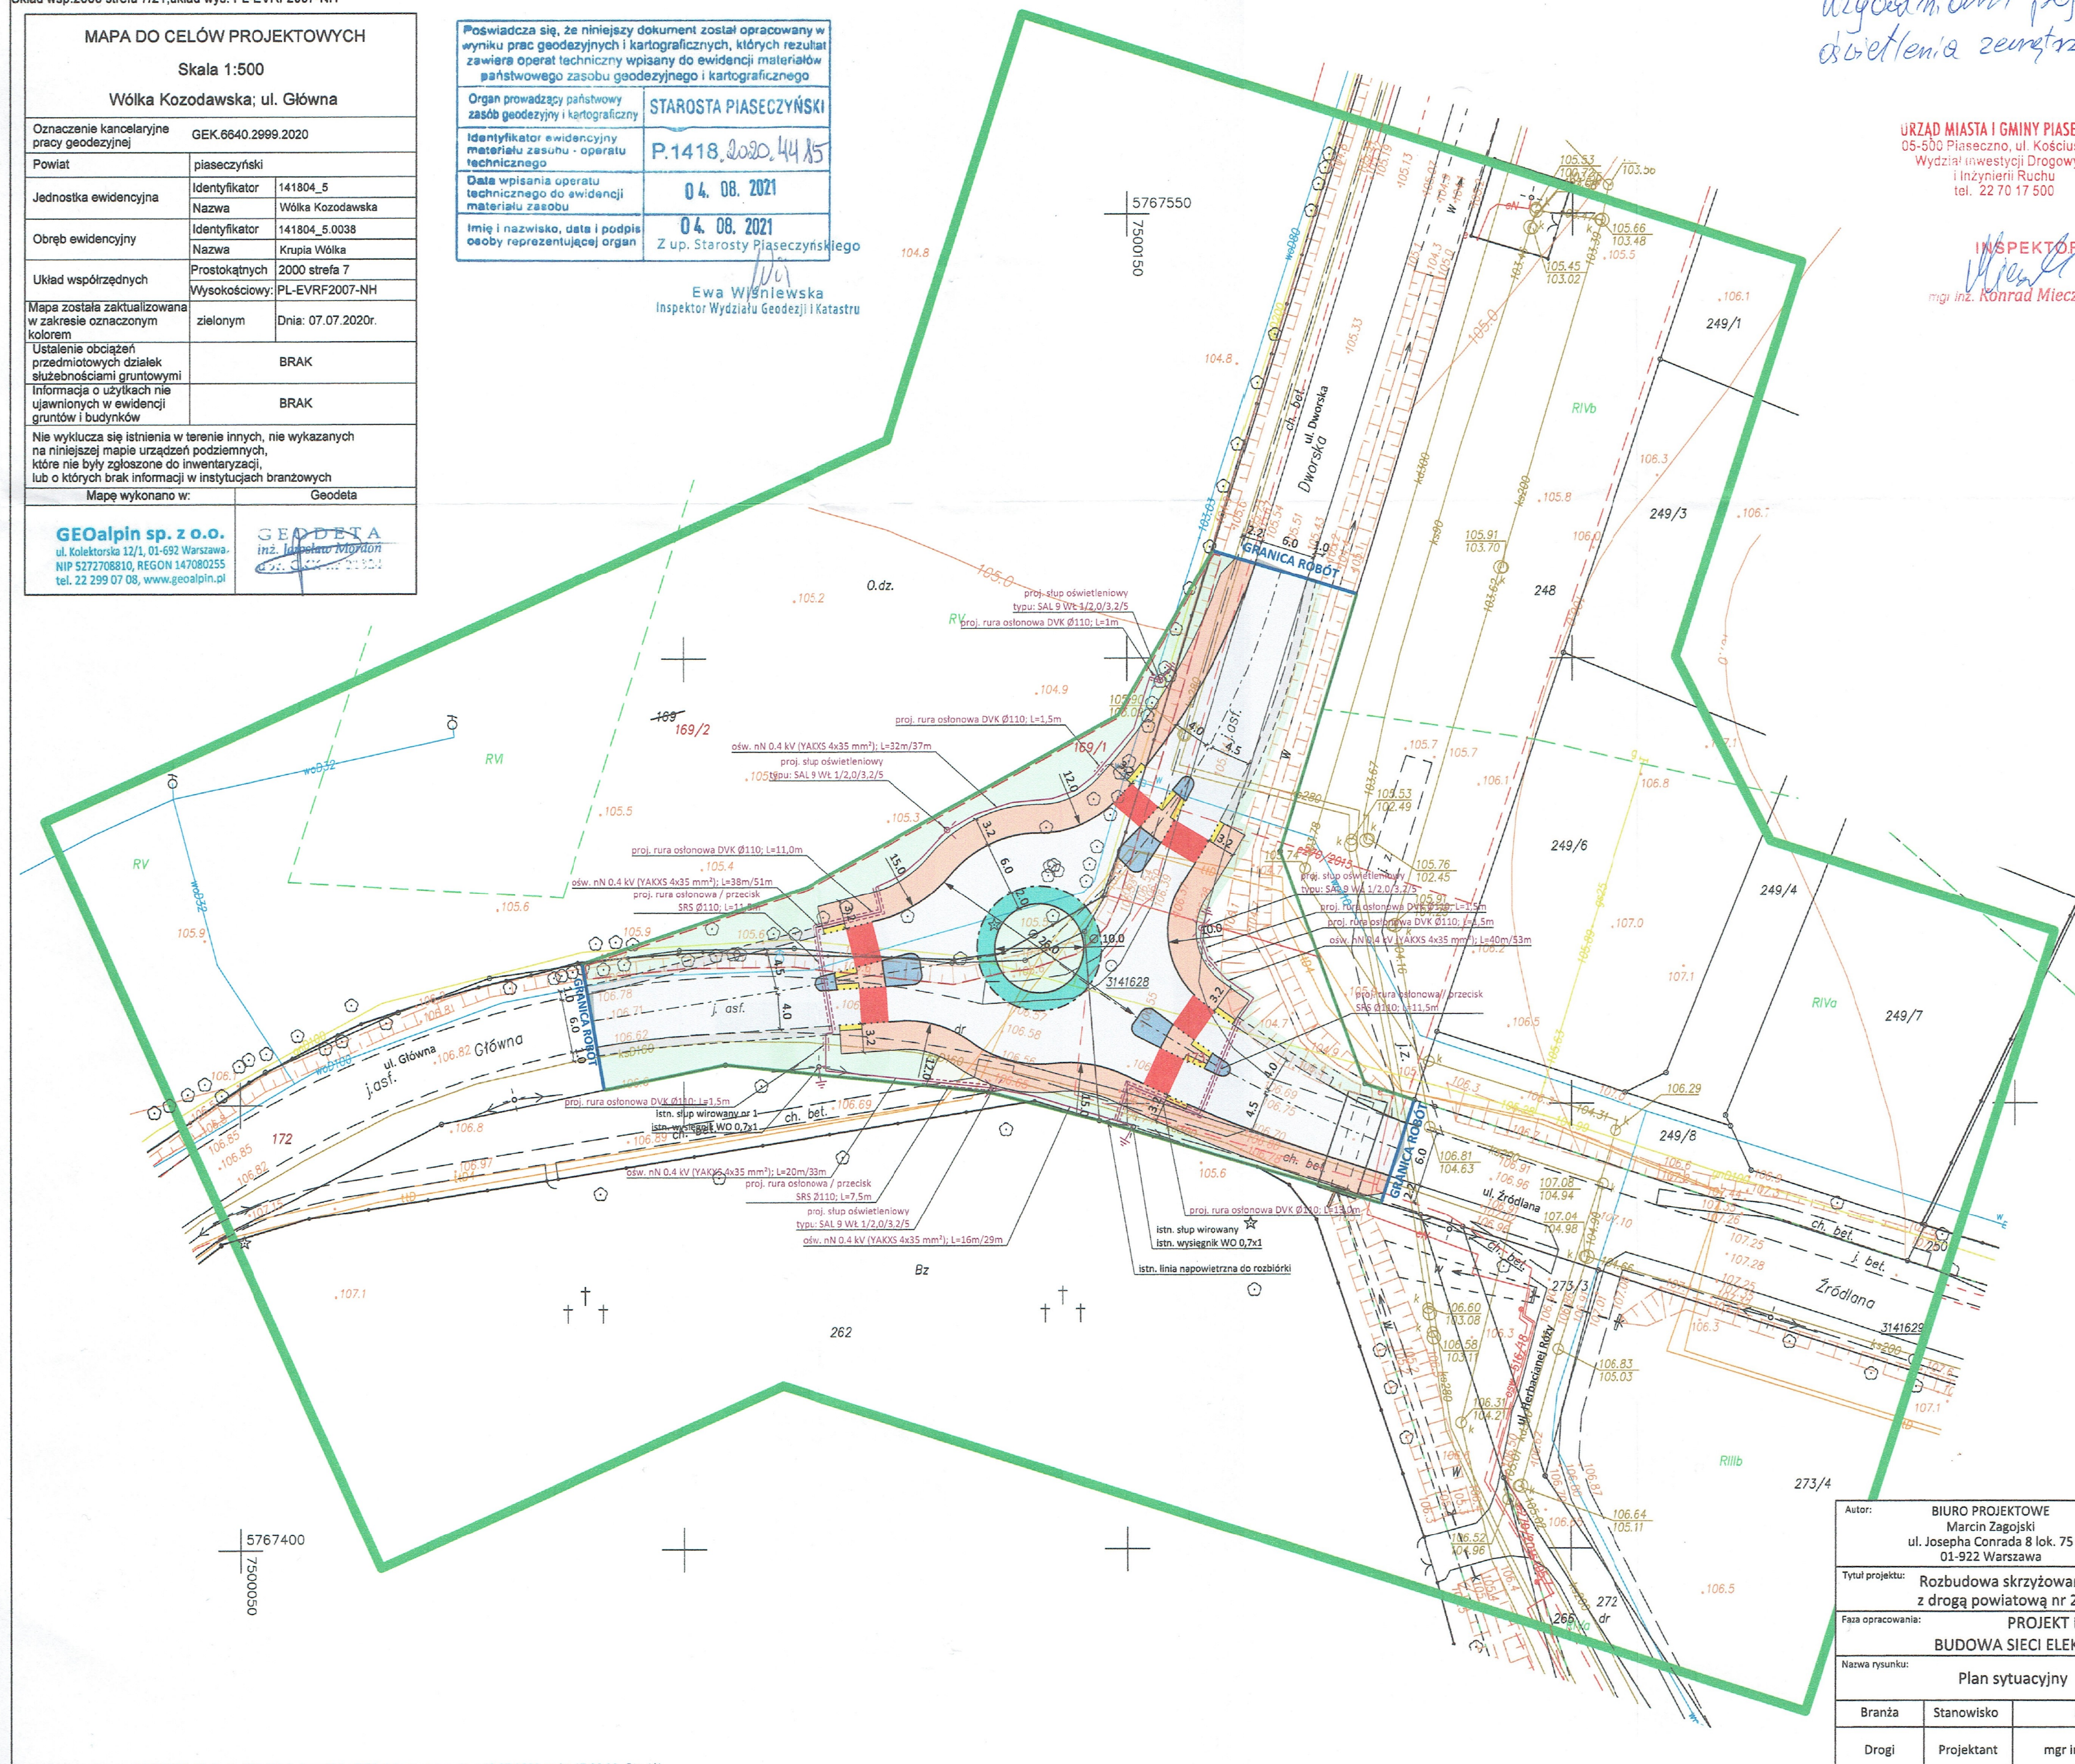

Autor: BIURO PROJEKTOWE Marcin Zagojski ul. Josepha Conrada 8 lok. 75 01-922 Warszawa		Inwestor:  Zarząd Powiatu Piaseczyńskiego ul. Chylickowska 14 05-500 Piaseczno		
Tytuł projektu: Rozbudowa skrzyżowania drogi powiatowej nr 2824W (ul. Źródłana) z drogą powiatową nr 2829W (ul. Dworska) w m. Wólka Kozodawska				
Faza opracowania: PROJEKT BUDOWLANO-WYKONAWCZY BUDOWA SIECI ELEKTROENERGETYCZNEJ OŚWIETLENIOWEJ				
Nazwa rysunku: Plan sytuacyjny		Data: 10.2020 r.	Nr rysunku: 2	Skala: 1:500
Branża	Stanowisko	Imię i nazwisko	Uprawnienia	Podpis
Drogi	Projektant	mgr inż. Robert Giez	MAZ/0511/PWBE/17	