


Wydział Geodezji i Kartografii w Pleszewie, Zakres pracy GEK.6640.3541.2016, Wykonawca : Kancelaria Geodezyjna S.C.
Kład wsp.2000 sfera 7/21, układ wys.Kronsztadt 86

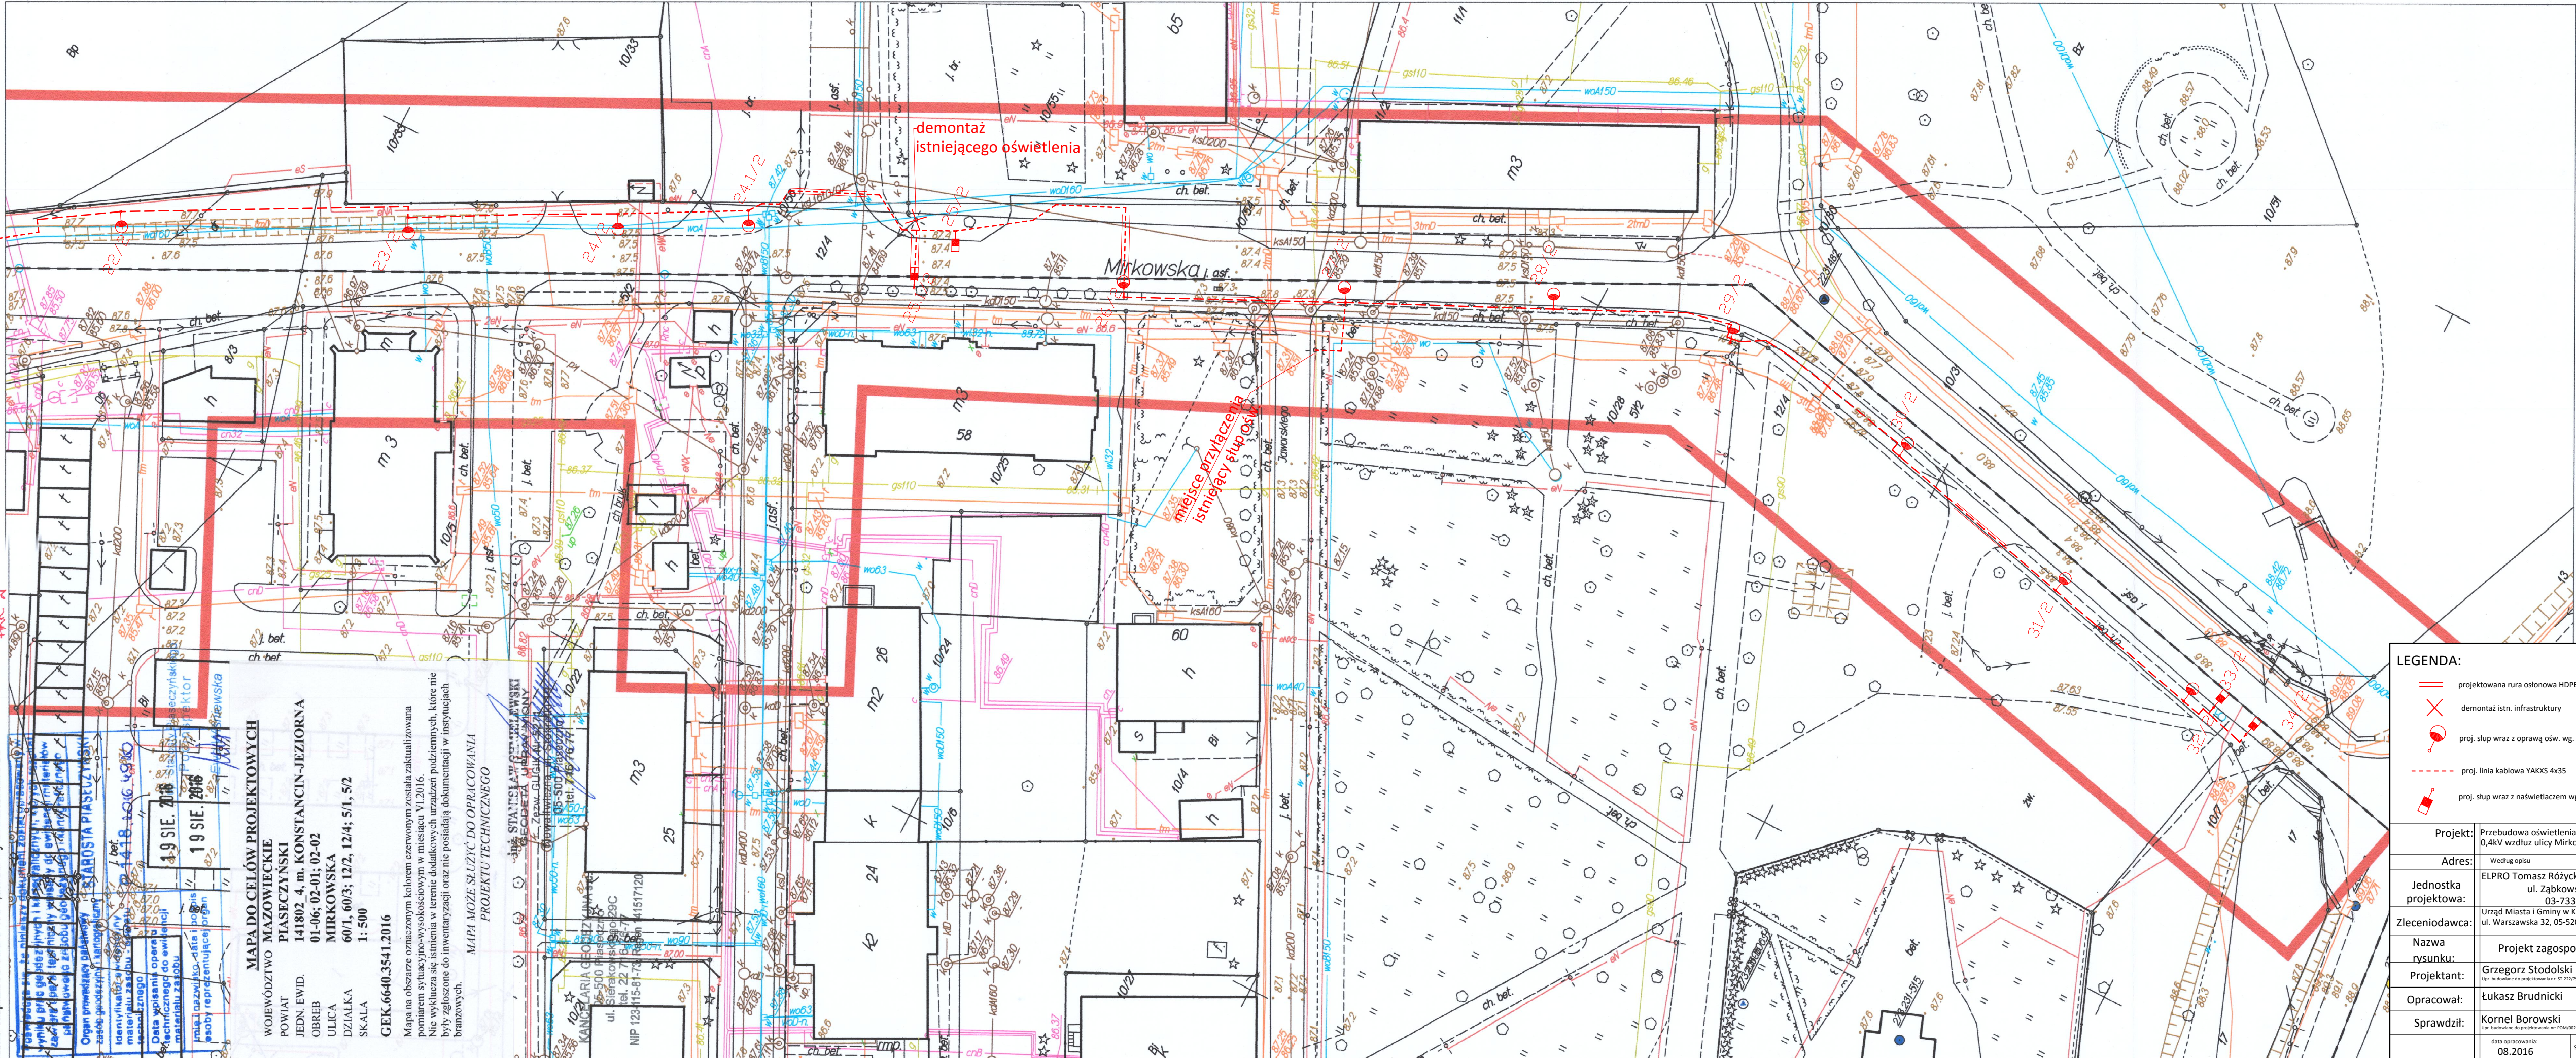

MAPA DO CELÓW PROJEKTOWYCH

WOJEWÓDZTWO MAZOWIECKIE
POWIAT PIASECZYŃSKI
JEDN. EWID. 141802.4, m. KONSTANCJIN-JEZIORNA
OBREB 01-06; 02-01; 02-02
ULICA MIRKOWSKA
DZIAŁKA 60/1, 60/3; 12/2, 12/4; 5/1, 5/2
SKALA 1: 500
GEK.6640.3541.2016

Mapa na obszarze oznaczonym kolorem czerwonym została zaktualizowana
pomiarom sytuacyjno-wysokościowym w miesiącu VI 2016.
Nie wlicza się istnienia w terenie dodatkowych urządzeń podziemnych, które nie
były zgłoszone do inwentaryzacji oraz nie posiadają dokumentacji w instytucjach
branżowych.

MAPA MOŻE SŁUżyć DO OPRACOWANIA
PROJEKTU TECHNICZNEGO

KANCELARIA GEODEZYJNA S.C.
ul. Sierakowska 29C
tel. 22 716 15 77
NIP 123-115-81-73
441517120

LEGENDA:

- projekowana rura osłonowa HDPE fi 110
- demontaż istn. infrastruktury
- proj. słup wraz z oprawą ośw. wg. opisu
- proj. linia kablowa YAKXS 4x35
- proj. słup wraz z naswietlaczem wg. opisu

Projekt:	Przebudowa oświetlenia oraz linii zasilającej n.n. 0,4kV wzdłuż ulicy Mirkowskiej w Konstancjin-Jeziornie		
Adres:	Według opisu		
Jednostka projektowa:	ELPRO Tomasz Różycki, ul. Łąkocińska 22/15 ul. Żąbkowska 38A lok. 17 03-733 Warszawa		
Zlecający:	Urząd Miasta i Gminy w Konstancjin-Jeziornie ul. Warszawska 32, 05-520 Konstancjin-Jeziorna		
Nazwa rysunku:	Projekt zagospodarowania terenu		
Projektant:	Grzegorz Stodolski	Podpis:	
Opracował:	Łukasz Brudnicki	Podpis:	
Sprawił:	Kornel Borowski	Podpis:	
data opracowania:		Skala: 1:500	Nr rysunku: 2
08.2016			